

ИП Богославцев Д.В.

ПОРТФОЛИО

Бизнес-центр "Густавъ Лесснеръ"

Архитектурно-художественная подсветка

БС66-АХП

Санкт-Петербург

Большой Сампсониевский пр., 66, лит. И

08.10.2026

ИП Богославцев Д.В.

РАБОЧАЯ ДОКУМЕНТАЦИЯ

Бизнес-центр "Густавъ Лесснеръ"

Архитектурно-художественная подсветка

БС66-АХП

Санкт-Петербург

Большой Сампсониевский пр., 66, лит. И

08.10.2026

Пояснительная записка

1. Общая часть

В настоящем проекте разработаны вопросы художественной подсветки бизнес-центра, расположенного по адресу: Санкт-Петербург, пр. Большой Сампсониевский, 66, литера И.

Проект разработан на основании технического задания Заказчика и чертежей раздела АР.

Проект выполнен в соответствии с требованиями руководящих документов:

- ГОСТ 21.101-2020 «Основные требования к проектной и рабочей документации»;
- СП 52.13330.2016 «Естественное и искусственное освещение» (актуализированная редакция СНиП 23-05-95*);
- Постановление Правительства РФ от 18 февраля 2008 г. №87 «О составе разделов проектной документации и требованиях к их содержанию»;
- ПУЭ "Правила устройства ЭУ", 6 и 7 издание разд.6,7
- ГОСТ 21.613-99 "Силовое электрооборудование"
- ГОСТ Р50571.1-93 "Электроустановки зданий. Основное положение"
- СНиП 23-05-95 "Естественное и искусственное освещение"
- СНиП 3.05.06-85 "Электрические устройства"
- ГОСТ Р50571.15-97 "Электроустановки зданий", часть 5, "Выбор и монтаж электрооборудования", "Электропроводки"
- СН 541-82 "Инструкция по проектированию наружного освещения городов, поселков и сельских населенных пунктов"
- СП31-110-2003 "Проектирование и монтаж ЭУ жилых и общественных зданий"
- РД 34.20.185-94 "Инструкция по проектированию городских электрических сетей"
- Постановление N87 Правительства Российской Федерации "О составе разделов проектной документации и требованиях к их содержанию"
- НПБ 249-97 "Нормы пожарной безопасности"
- ППБ 01-03 "Правила пожарной безопасности"

Установленная мощность электрооборудования подсветки составляет 10,07кВт.

По степени обеспечения надежности электроснабжения художественная подсветка относится к третьей категории. Напряжение сети 380/220 В.

Таблица расчета нагрузок приведена на листе однолинейной схемы щита ЩНО (л.9).

Расчет электрических нагрузок выполнен в соответствии с СП 31-110-2003.

2. Существующее электроснабжение

Электроснабжение художественной подсветки здания осуществляется от щита ЩНО, расположенного в помещении ГРЩ на 1 этаже (пом.110).

3. Краткая характеристика объекта

Объект представляет собой историческое здание здание.

Согласовано

Взам. инв. №

Подп. и дата

Инв. № подл.

БС66-АХП


Санкт-Петербург, Большой Сампсониевский пр., 66, лит. И

Бизнес-центр "Густавъ
Лесснеръ"

Стадия	Лист	Листов
Р	1.2	13


Общие данные


ИП Богославцев Д.В.

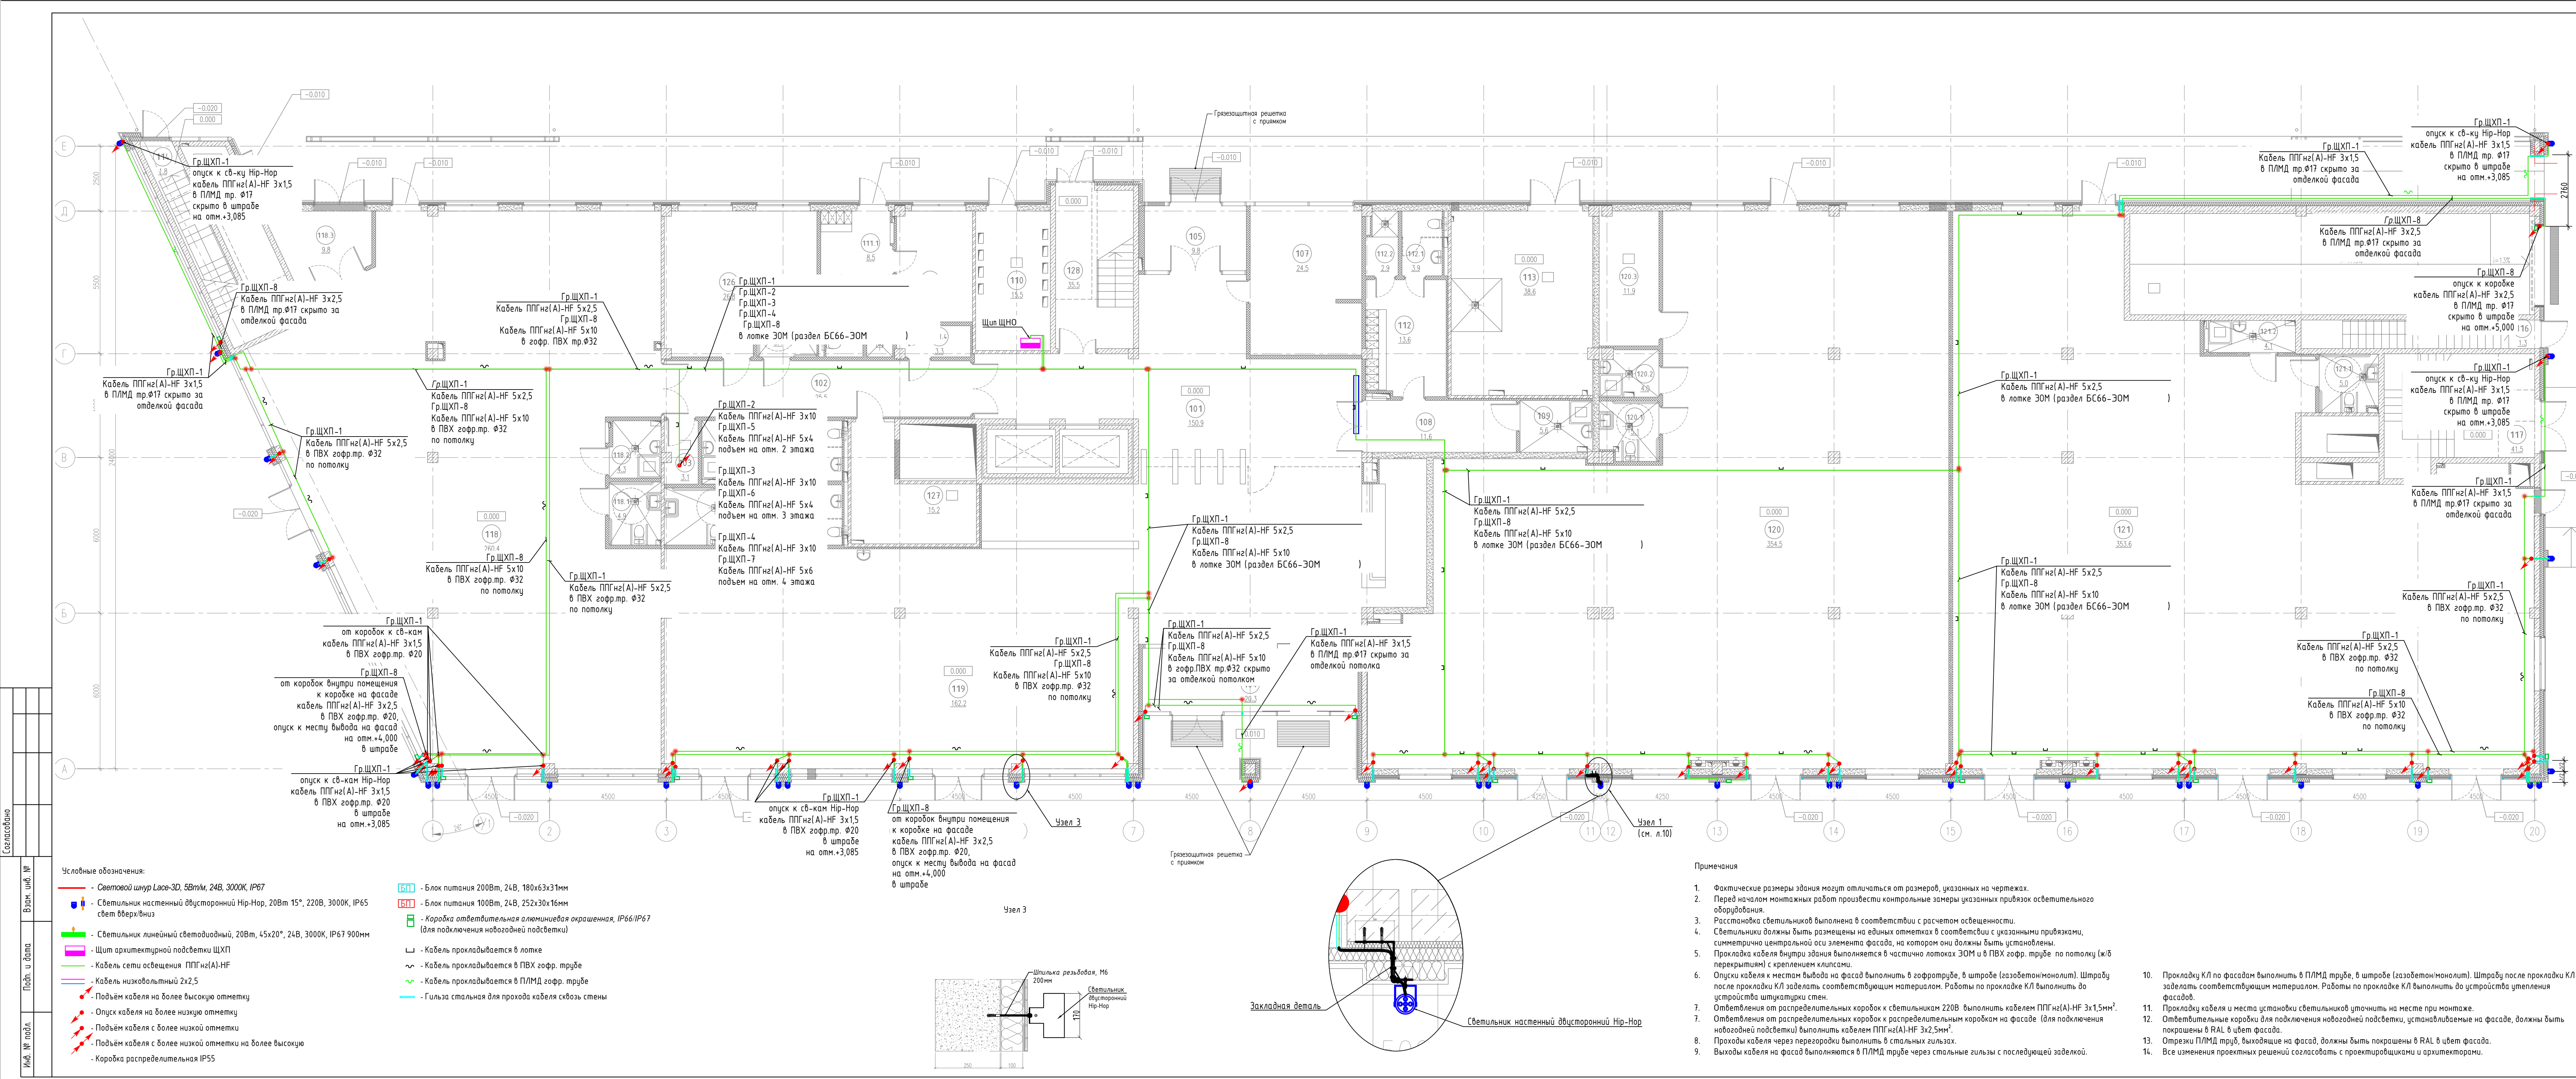


ЭКСПЛИКАЦИЯ ПОМЕЩЕНИЙ НА ОТМЕТКЕ 0.000				
N	наименование помещения	площадь, м ²	категория взрывопожарной и пожарной опасности	класс зоны по ПУЭ
101	Вестибюль	150.9		
102	Коридор	25.5		
103	Кладовая	3.1	B4	П-IIa
104	Тамбур	20.3		
105	Тамбур	9.8		
106	Уборная	5.4		
107	Помещение охраны, диспетчерская	24.5		
108	Коридор	11.6		
109	ПУИ	5.6	B4	П-IIa
110	ГРЩ	15.5	B3	П-IIa
111	Помещение инженерной службы	12.4		
111.1	Гардеробная инженерной службы	8.5		
111.2	Уборная	3.6		
111.3	Душевая	2.4		
111.4	Тамбур	3.3		
112	Гардеробная клининговой службы	13.6		
112.1	Уборная	3.9		
112.2	Душевая	2.9		
113	Помещение для мусорных контейнеров	38.6	B2	П-I
114	Лестничная клетка	1.8		
115	Лестничная клетка	32.2		
116	Лестничная клетка	1.3		
117	Лестничная клетка	41.5		
118	Арендное помещение с возможностью размещения объекта общественного питания	260.4		
118.1	Уборная ММГН	4.9		
118.2	ПУИ	4.3		
118.3	Загорючная	9.8		
119	Арендное помещение с возможностью размещения объекта общественного питания	162.2		
119.1	Уборная	3.4		
119.2	Уборная	3.4		
119.3	Уборная ММГН	6.8		
119.4	ПУИ	4.0	B4	П-IIa
120	Арендное помещение	354.5		
120.1	Уборная ММГН	5.1		
120.2	ПУИ	4.0		
120.3	Кладовая	11.9	B4	П-IIa
121	Арендное помещение	353.6		
121.1	Уборная ММГН	5.0		
121.2	ПУИ	4.1		
126	Офис управляющей компании	26.8		
127	Серверная	15.2	B3	П-IIa
128	Лестничная клетка	35.5		
итого:		1713.1		

БС66-АХП				
Санкт-Петербург, Большой Сампсониевский пр., 66, лит. И				
Изм.	Корект.	Лист	№ док.	Подп.
Разраб.	Проб.	Р	2	13
План расположения осветительного оборудования прокладки кабеля 1-го этажа				ИП Богославцев Д.В.
Н. контр. ГМП				

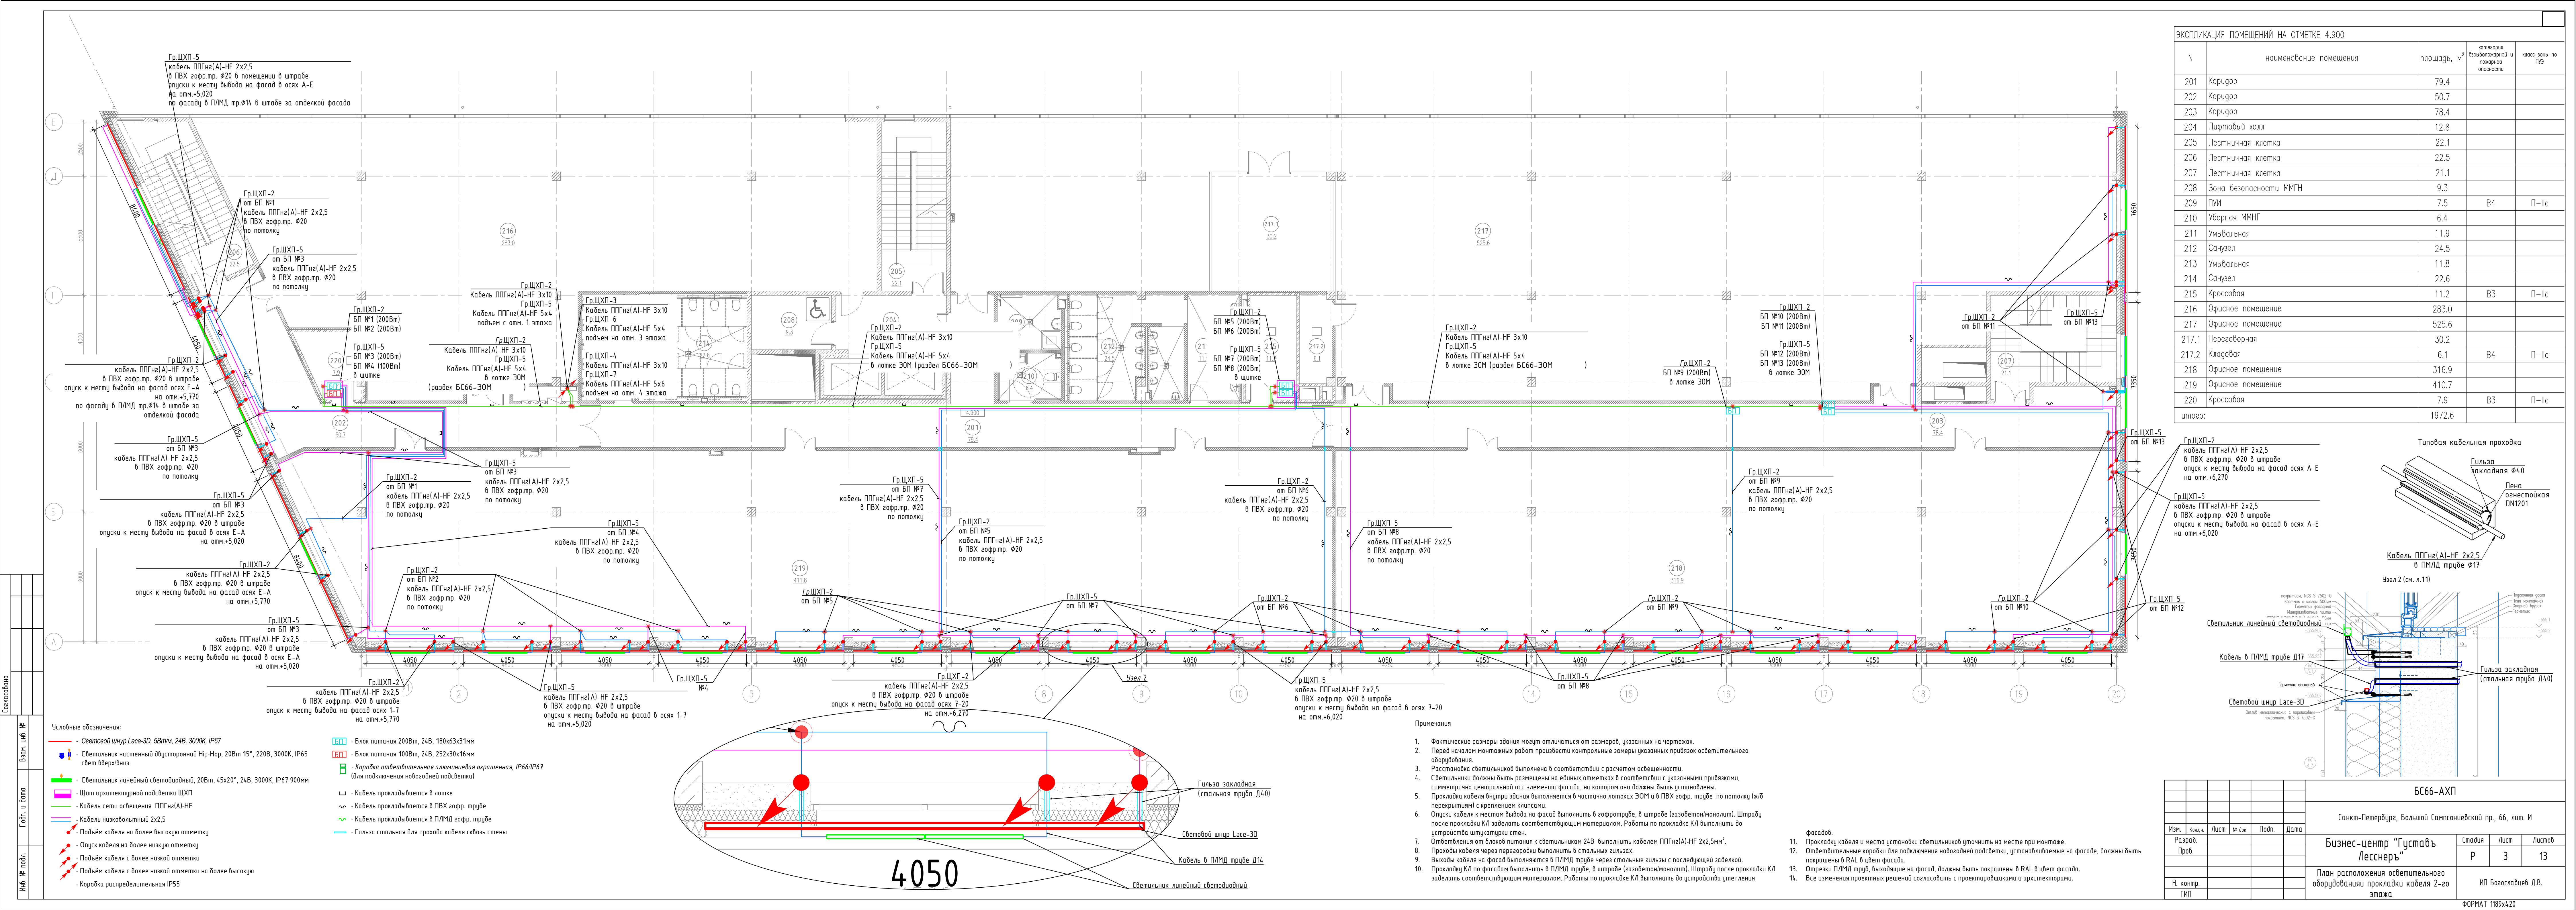

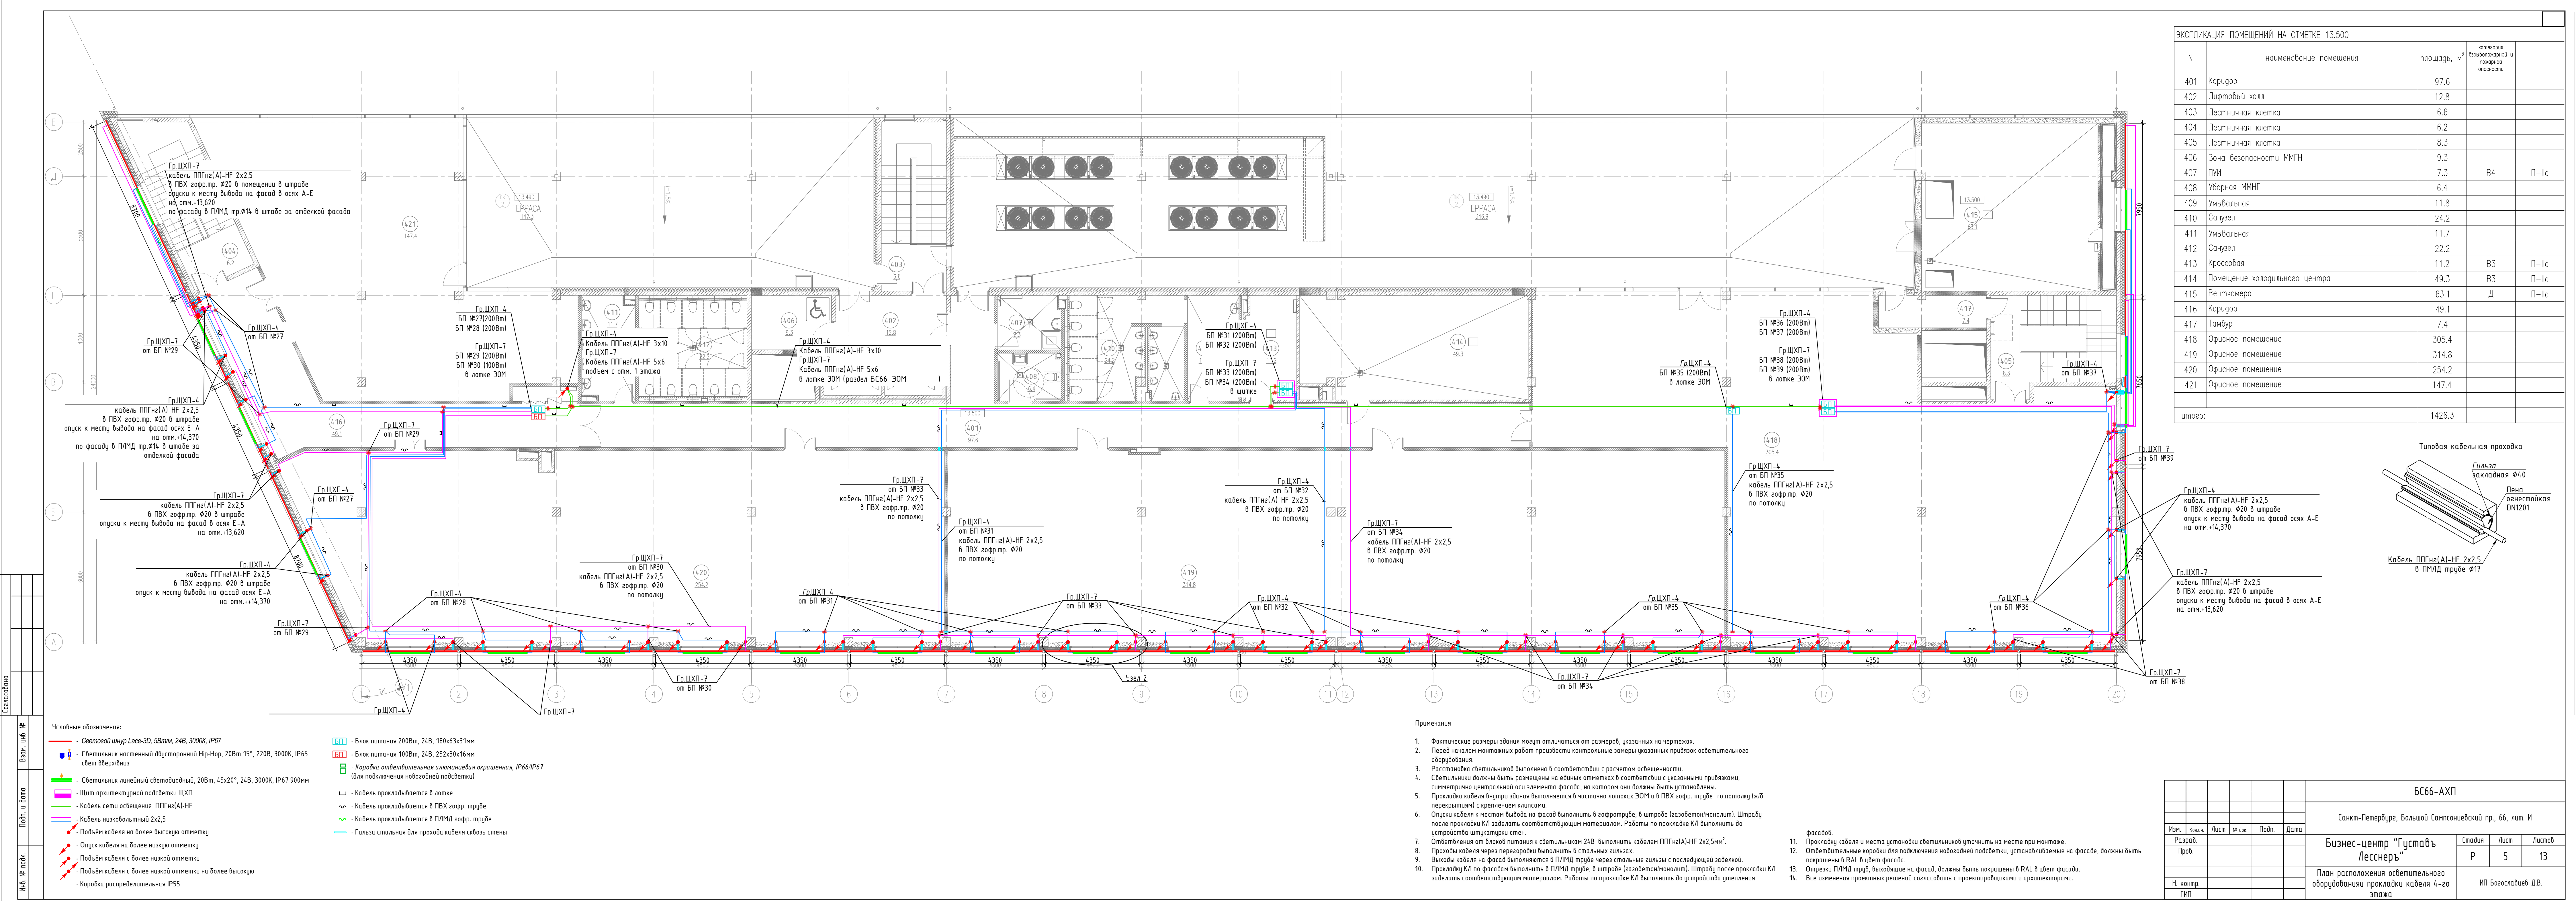


ЭКСПЛИКАЦИЯ ПОМЕЩЕНИЙ НА ОТМЕТКЕ 13.500				
N	наименование помещения	площадь, м ²	категория взрывопожарной и пожарной опасности	
401	Коридор	97.6		
402	Лифтовый холл	12.8		
403	Лестничная клетка	6.6		
404	Лестничная клетка	6.2		
405	Лестничная клетка	8.3		
406	Зона безопасности ММГН	9.3		
407	ПУИ	7.3	B4	П-IIa
408	Уборная ММГН	6.4		
409	Умывальная	11.8		
410	Санузел	24.2		
411	Умывальная	11.7		
412	Санузел	22.2		
413	Кроссовая	11.2	B3	П-IIa
414	Помещение холодильного центра	49.3	B3	П-IIa
415	Венткамера	63.1	Д	П-IIa
416	Коридор	49.1		
417	Тамбур	7.4		
418	Офисное помещение	305.4		
419	Офисное помещение	314.8		
420	Офисное помещение	254.2		
421	Офисное помещение	147.4		
итого:		1426.3		

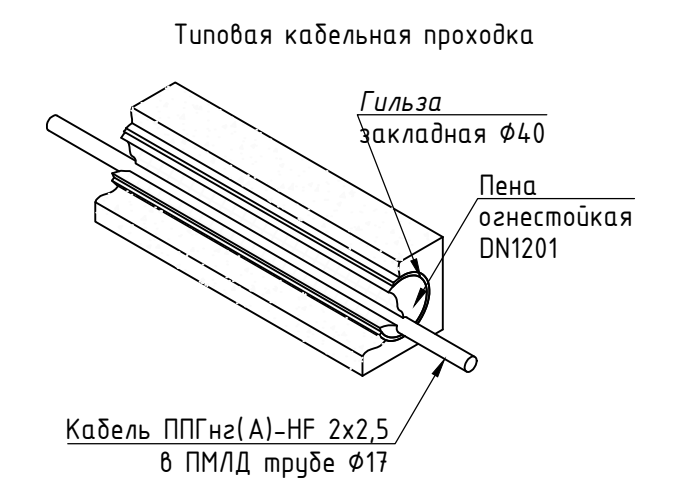

- Примечания
- Фактические размеры здания могут отличаться от размеров, указанных на чертежах.
 - Перед началом монтажных работ произвести контрольные замеры указанных привязок осветительного оборудования.
 - Расстановка светильников выполнена в соответствии с расчетом освещенности.
 - Светильники должны быть размещены на единых отметках в соответствии с указанными привязками, симметрично центральной оси элемента фасада, на котором они должны быть установлены.
 - Прокладка кабеля внутри здания выполняется в частично лотках ЗОМ и в ПВХ гофр. трубе по потолку (ж/б перекрытия) с креплением клипсами.
 - Опуски кабеля к местам выхода на фасад выполняются в гофротрубе, в штробе (газобетонномолит). Штробу после прокладки КЛ заделывать соответствующим материалом. Работы по прокладке КЛ выполнять до устройства штукатурки стен.
 - Отверстения от лотков питания к светильникам 24В выполнять кабелем ППГнз(А)-HF 2x2,5мм².
 - Прокладка кабеля через перегородки выполнять в стальных гильзах.
 - Выходы кабеля на фасад выполняются в ПЛМД трубе через стальные гильзы с последующей заделкой.
 - Прокладку КЛ по фасадам выполнять в ПЛМД трубе, в штробе (газобетонномолит). Штробу после прокладки КЛ заделывать соответствующим материалом. Работы по прокладке КЛ выполнять до устройства утепления фасадов.
 - Прокладку кабеля и места установки светильников уточнить на месте при монтаже.
 - Ответвительные коробки для подключения новозадей подсветки, устанавливаемые на фасаде, должны быть покрашены в RAL в цвет фасада.
 - Отрезки ПЛМД труб, выходящие на фасад, должны быть покрашены в RAL в цвет фасада.
 - Все изменения проектных решений согласовать с проектировщиками и архитекторами.


БС66-АХП				
Санкт-Петербург, Большой Сампсониевский пр., 66, лит. И				
Изм.	Колуч.	Лист	№ док.	Подп.
Разраб.				
Проб.				
Н. контр.				
ГМП				
Бизнес-центр "Густавъ Лессеръ"			Стация	Лист
План расположения осветительного оборудования прокладки кабеля 4-20 этажа			Р	5
			Листов	13
			ИП Богославцев Д.В.	

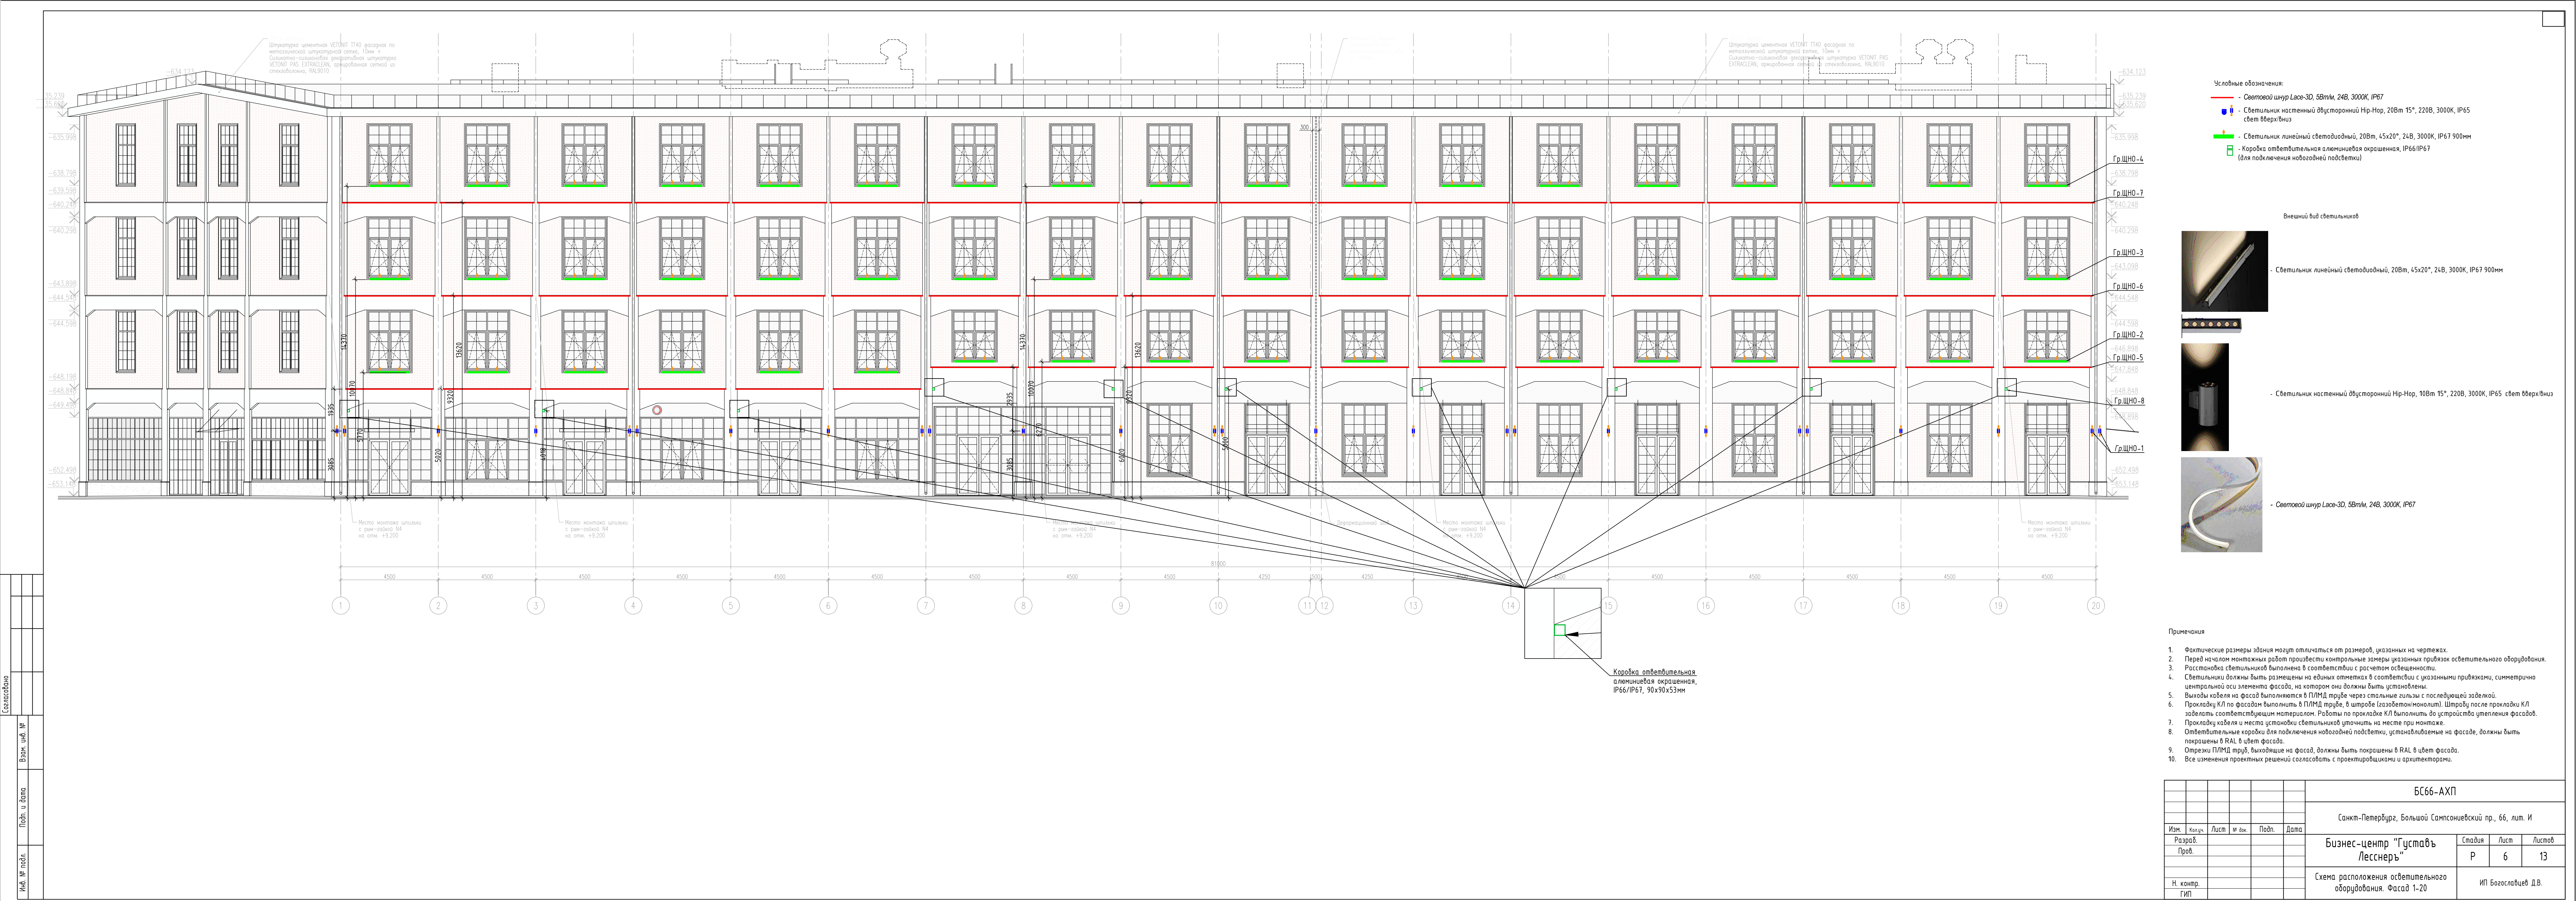

Условные обозначения:

- Световой шнур Lace-3D, 5Вт/м, 24В, 3000К, IP67
- Светильник настенный двусторонний Нир-Нор, 20Вт 15°, 220В, 3000К, IP65 свет вверх/вниз
- Светильник линейный светодиодный, 20Вт, 45х20°, 24В, 3000К, IP67 900мм
- Коробка ответвленная алюминиевая окрашенная, IP66/IP67 (для подключения новогодней подсветки)

Внешний вид светильников

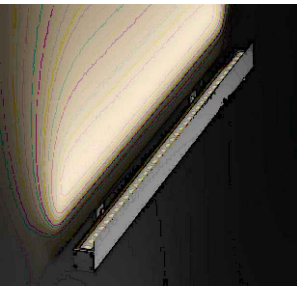

- Светильник линейный светодиодный, 20Вт, 45х20°, 24В, 3000К, IP67 900мм



- Светильник настенный двусторонний Нир-Нор, 10Вт 15°, 220В, 3000К, IP65 свет вверх/вниз





- Световой шнур Lace-3D, 5Вт/м, 24В, 3000К, IP67

Примечания

- Фактические размеры здания могут отличаться от размеров, указанных на чертежах.
- Перед началом монтажных работ произвести контрольные замеры указанных привязок осветительного оборудования.
- Расстановка светильников выполнена в соответствии с расчетом освещенности.
- Светильники должны быть размещены на единых отметках в соответствии с указанными привязками, симметрично центральной оси элемента фасада, на котором они должны быть установлены.
- Выходы кабеля на фасад выполняются в ПЛМД трубе через стальные гильзы с последующей заделкой.
- Прокладку КЛ по фасадам выполнять в ПЛМД трубе, в штробе (газобетон/монолит). Штробу после прокладки КЛ заделывать соответствующим материалом. Работы по прокладке КЛ выполнять до устройства утепления фасадов.
- Привязки кабеля и места установки светильников уточнить на месте при монтаже.
- Ответвленные коробки для подключения новогодней подсветки, устанавливаемые на фасаде, должны быть покрашены в RAL в цвет фасада.
- Отрезки ПЛМД труб, выходящие на фасад, должны быть покрашены в RAL в цвет фасада.
- Все изменения проектных решений согласовать с проектировщиками и архитекторами.

БС66-АХП					
Санкт-Петербург, Большой Сампсониевский пр., 66, лит. И					
Изм.	Колуч.	Лист	№ док.	Подп.	Дата
Разраб.					
Проб.					
Бизнес-центр "Густава Леснерь"				Стация	Лист
				Р	6
Схема расположения осветительного оборудования. Фасад 1-20				Листов	13
Н. контр. ГИП				ИП Богославцев Д.В.	

Узел 1

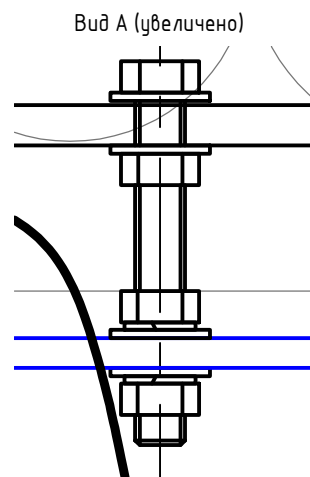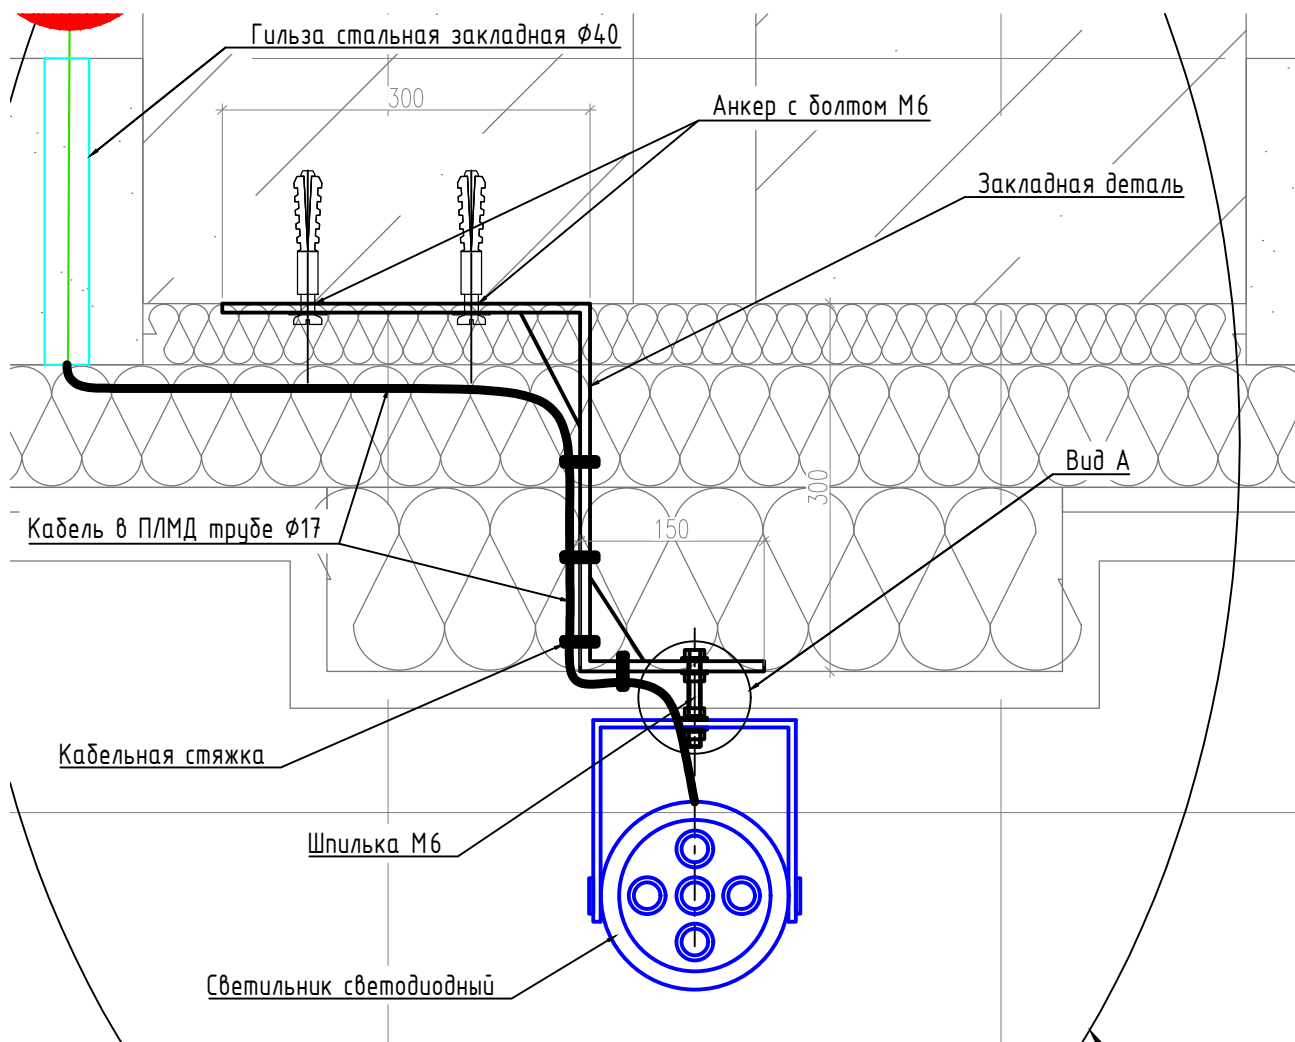

1. Крепление закладной детали выполнить стальной шпилькой М8 в анкерах согласно представленной схеме. Центрировать крепежные шпильки для светильника по оси пилястры.
2. Прокладку кабеля ППГнг(А)-HF 3х1,5 для питания осветительного оборудования выполнить в гофрированной ПЛМД трубе Ø17 в стальных гильзах Ø40 через фасад, с последующей герметизацией огнестойкой пеной с внутренней и наружной стороны стены.
3. Монтаж светильника выполнить согласно виду А, через гайки и гроверные шайбы, затянуть до фасада, исключив прижим к штукатурке.

Согласовано

Взам. инв. №

Подп. и дата

Инв. № подл.

БС66-АХП

Санкт-Петербург, Большой Сампсониевский пр., 66, лит. И

Изм.	Кол.уч.	Лист	№ док.	Подп.	Дата
Разраб.					
Пров.					
Н. контр.					
ГИП					


Бизнес-центр "Густавъ
Лесснеръ"

Схема крепления светильников. Узел 1


Стадия	Лист	Листов
Р	10	13

ИП Богославцев Д.В.


Узел 2

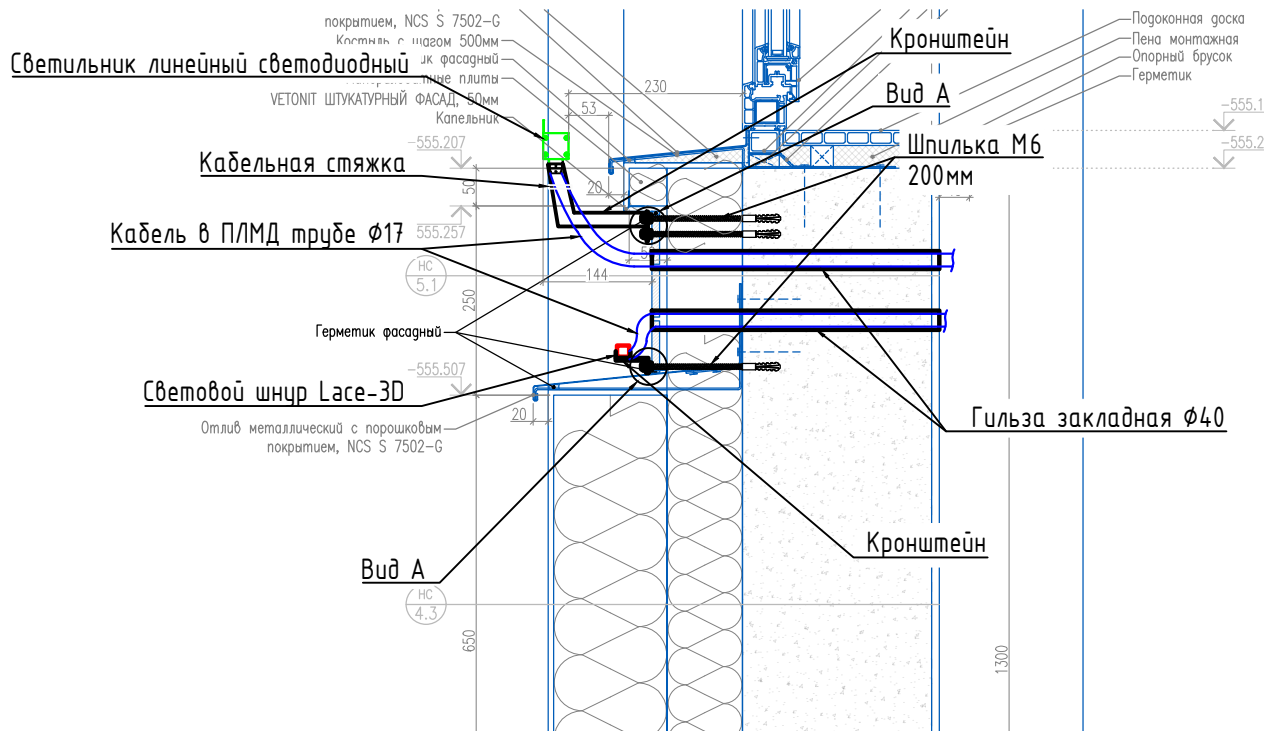

Вид А (увеличено)

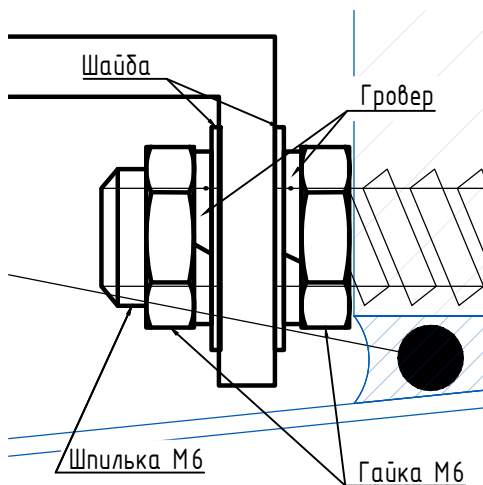

Типовая кабельная проходка

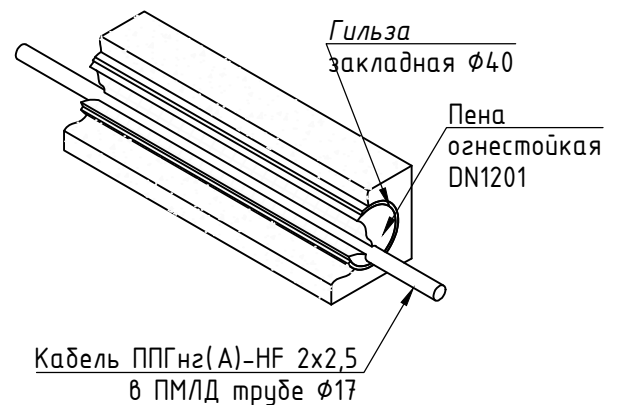

1. Крепление светильников к стене выполнить через штукатурку и утеплитель стальной шпилькой М6 в анкерах согласно представленной схеме.
2. Прокладку кабеля ППГнз(А)-НФ 2х2,5 для питания осветительного оборудования выполнить в гофрированной ПЛМД трубе Ø17 в стальных гильзах Ø40 через фасад, с последующей герметизацией огнестойкой пеной с внутренней и наружной стороны стены.

БС66-АХП

Санкт-Петербург, Большой Сампсониевский пр., 66, лит. И

Бизнес-центр "Густавь
Лесснер"

Схема крепления светильников. Узел 2.

Стадия	Лист	Листов
Р	11	13

ИП Богославцев Д.В.

ФОРМАТ А4

Согласовано


Взам. инв. №

Подп. и дата


Инв. № подл.

Изм.	Кол.уч.	Лист	№ док.	Подп.	Дата
Разраб.					
Пров.					
Н. контр.					
ГИП					

Узел 3

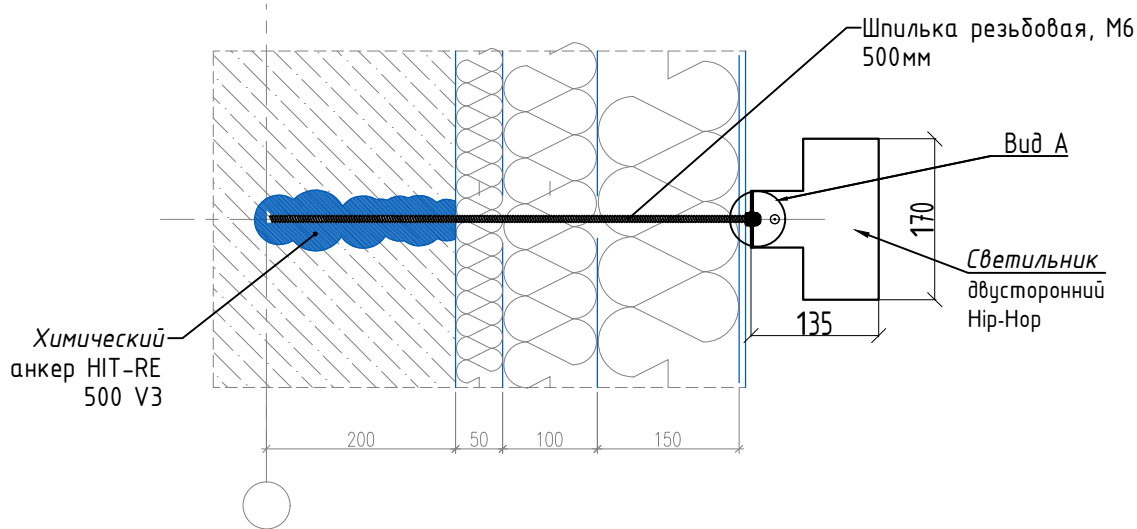



Вид А (увеличено)

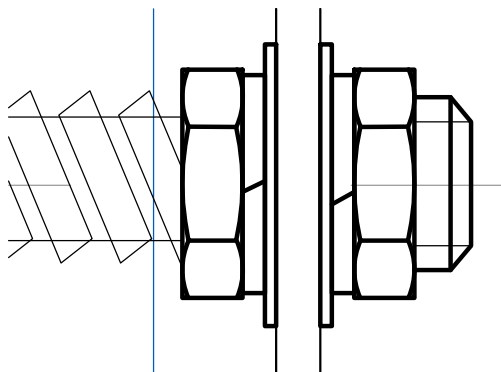

1. Крепление светильника выполнить стальной шпилькой М8 в анкерах согласно представленной схеме, через гайки и гроверные шайбы, затянуть до фасада, исключив прижим к штукатурке.
2. Центрировать крепежные шпильки для светильника по оси плиты.
3. Прокладку кабеля ППГнг(А)-HF 3х1,5 для питания осветительного оборудования выполнить в гофрированной ПЛМД трубе Ø17 в стальных гильзах Ø40 через фасад, с последующей герметизацией огнестойкой пеной с внутренней и наружной стороны стены.

Инв. № подл.	Изм.	Кол.уч.	Лист	№ док.	Подп.	Дата	БС66-АХП					
							Санкт-Петербург, Большой Сампсониевский пр., 66, лит. И					
							Бизнес-центр "Густавъ Лесснеръ"			Стадия	Лист	Листов
										Р	12	13
Инв. № подл.	Изм.	Кол.уч.	Лист	№ док.	Подп.	Дата	Схема крепления светильников. Узел 3			ИП Богославцев Д.В.		

Узел 4

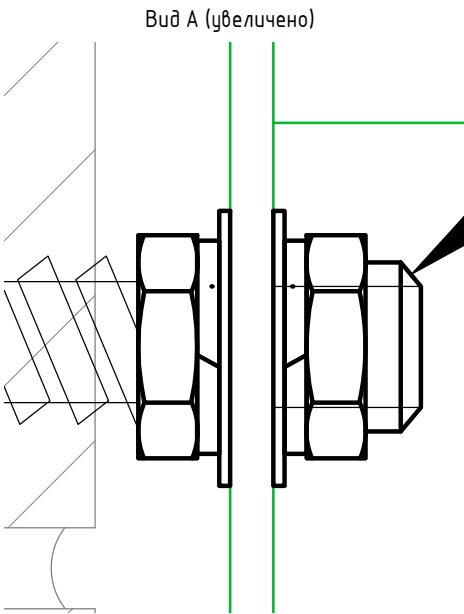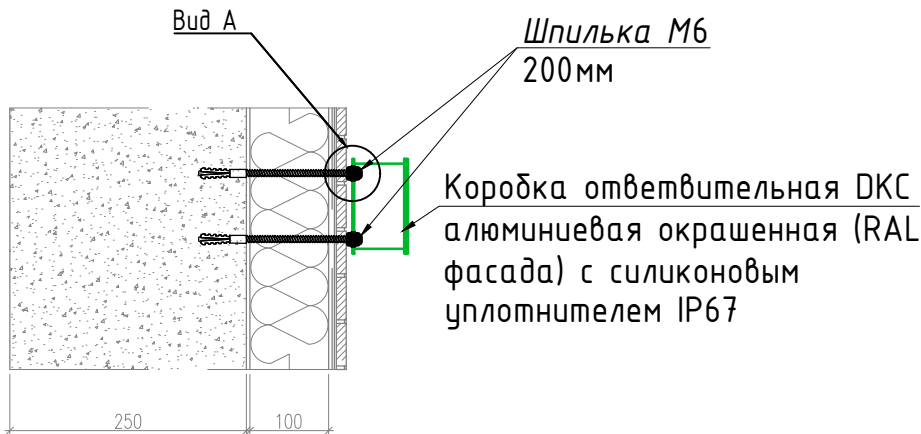

1. Крепление ответвительной коробки выполнить согласно представленной схеме, через гайки и гроверные шайбы, затянуть до фасада, исключив прижим к штукатурке.
2. Места установки см. на фасадах (л.6-8).

Подп. и дата							БС66-АХП				
							Санкт-Петербург, Большой Сампсониевский пр., 66, лит. И				
	Изм.	Кол.уч.	Лист	№ док.	Подп.	Дата					
	Разраб.						Бизнес-центр "Густавъ Лесснеръ"		Стадия	Лист	Листов
	Пров.								Р	13	13
Инв. № подл.							Схема крепления ответвительной коробки. Узел 4		ИП Богославцев Д.В.		
	Н. контр.										
	ГИП										

Согласовано

			Поз.	Наименование и техническая характеристика	Тип, марка, обозначение документа, опросного листа *	Код продукции *	Поставщик **	Ед. изме-ре-ния	Кол.	Масса 1 ед., кг	Приме-чание											
			1	Щитовое оборудование																		
			1.1	Щит наружного освещения ЩНО	В соответствии с однолин. схемой			компл.	1													
			2	Осветительное оборудование																		
			2.1	Светильник настенный двусторонний Нир-Нор, 20Вт 15°, 220В, 3000К, IP65 (свет вверх/вниз)	Hip-Hop TBR-I.20-2		Led-bi	шт.	35													
			2.2	Закладная деталь на деформационный шов				шт.	1	спец.изделие (согласно л.10)												
			2.3	Световой шнур Lase-3D, 5Вт/м, 24В, 3000К, IP67	4050мм	3DA-L-W30-S1E-50-IP67	Intiled	шт.	20		2 шт											
			2.4	Световой шнур Lase-3D, 5Вт/м, 24В, 3000К, IP67	7350мм	3DA-L-W30-S2E-100-IP67	Intiled	шт.	1													
			2.5	Световой шнур Lase-3D, 5Вт/м, 24В, 3000К, IP67	7650мм	3DA-L-W30-S2E-100-IP67	Intiled	шт.	2													
			2.6	Световой шнур Lase-3D, 5Вт/м, 24В, 3000К, IP67	8400мм	3DA-L-W30-S2E-100-IP67	Intiled	шт.	2													
			2.7	Световой шнур Lase-3D, 5Вт/м, 24В, 3000К, IP67	4200мм	3DA-L-W30-S1E-50-IP67	Intiled	шт.	20		3 шт											
			2.8	Световой шнур Lase-3D, 5Вт/м, 24В, 3000К, IP67	7500мм	3DA-L-W30-S2E-100-IP67	Intiled	шт.	1													
			2.9	Световой шнур Lase-3D, 5Вт/м, 24В, 3000К, IP67	7800мм	3DA-L-W30-S2E-100-IP67	Intiled	шт.	2													
			2.10	Световой шнур Lase-3D, 5Вт/м, 24В, 3000К, IP67	8550мм	3DA-L-W30-S2E-100-IP67	Intiled	шт.	2													
			2.11	Световой шнур Lase-3D, 5Вт/м, 24В, 3000К, IP67	4350мм	3DA-L-W30-S1E-50-IP67	Intiled	шт.	20		4 шт											
			2.12	Световой шнур Lase-3D, 5Вт/м, 24В, 3000К, IP67	7650мм	3DA-L-W30-S2E-100-IP67	Intiled	шт.	1													
			2.13	Световой шнур Lase-3D, 5Вт/м, 24В, 3000К, IP67	7950мм	3DA-L-W30-S2E-100-IP67	Intiled	шт.	2													
			2.14	Световой шнур Lase-3D, 5Вт/м, 24В, 3000К, IP67	8700мм	3DA-L-W30-S2E-100-IP67	Intiled	шт.	2													
			2.15	Блок питания ARV-SP-24100-SLIM-PFC (24V, 4.17A, 100W) (Arlight, IP20		022171(5)	Arlight	шт.	3													
			2.16	Блок питания ARV-SP-24200-PFC-B (24V, 8.3A, 200W) (Arlight, IP20		022922(3)	Arlight	шт.	36													
			2.17	Профиль монтажный для шнура, 1м/шт		LACE-3DQ-A		шт.	373													
			2.18	Кронштейн для светового шнура				шт.	745													
			2.19	Светильник линейный светодиодный, 20Вт, 45х20°, 24В, 3000К, IP67 900мм (кронштейны в комплекте)	Indie V-3.20		Led-bi	шт.	156													
Примечание: 1. * – возможно применение аналога. 2. ** – изготовитель (поставщик) выбирается на конкурсной основе.																		БС66-АХП				
																		Санкт-Петербург, Большой Сампсониевский пр., 66, лит. И				
												Изм.	Кол.уч.	Лист	№ док.	Подп.	Дата					
												Разраб.						Бизнес-центр “Густавъ Лесснеръ”		Стадия	Лист	Листов
												Пров.								Р	1	3
																		Спецификация оборудования , изделий и материалов		ИП Богославцев Д.В.		
												Н. контр.										
ГИП																						

Согласовано

Дата24.06.2026



Бизнес Центр

Архитектурно-художественная подсветка

Объект
Санкт-Петербург, Большой
Сампсониевский проспект,
дом 66, литера И

Инв. № подл.	Взам. инв. №		
Подп. и дата			

						БС66-АХП			
						Санкт-Петербург, Большой Сампсониевский пр., 66, лит. И			
Изм.	Кол.уч.	Лист	№ док.	Подп.	Дата	Бизнес-центр "Густавъ Лесснеръ"	Стадия	Лист	Листов
Разраб.							Р		
Пров.									
Н. контр.						Архитектурно-художественная подсветка	ИП Богославцев Д.В.		
ГИП									

Согласовано			
Инв. № подл.	Взам. инв. №	Подп. и дата	

Бизнес Центр



Описание

«Воссоздание исторического здания путем строительства бизнес-центра на месте утраченного исторического здания с восстановлением внешнего облика исторического здания»

						БС66-АХП			
						Санкт-Петербург, Большой Сампсониевский пр., 66, лит. И			
Изм.	Кол.уч.	Лист	№ док.	Подп.	Дата				
Разраб.						Бизнес-центр "Густавъ Лесснеръ"	Стадия	Лист	Листов
Пров.							Р	2	
Н. контр.						Описание архитектурно-художественной подсветки	ИП Богославцев Д.В.		
ГИП									

Согласовано			
Инв. № подл.	Взам. инв. №		
	Подп. и дата		

Бизнес Центр

Иллюстрации




Местность 1 (5)

						БС66-АХП			
						Санкт-Петербург, Большой Сампсониевский пр., 66, лит. И			
Изм.	Кол.уч.	Лист	№ док.	Подп.	Дата	Бизнес-центр "Густавъ Лесснеръ"	Стадия	Лист	Листов
Разраб.							Р	3	
Пров.									
Н. контр.						Иллюстрации архитектурно-художественной подсветки	ИП Богославцев Д.В.		
ГИП									

Бизнес Центр

Иллюстрации

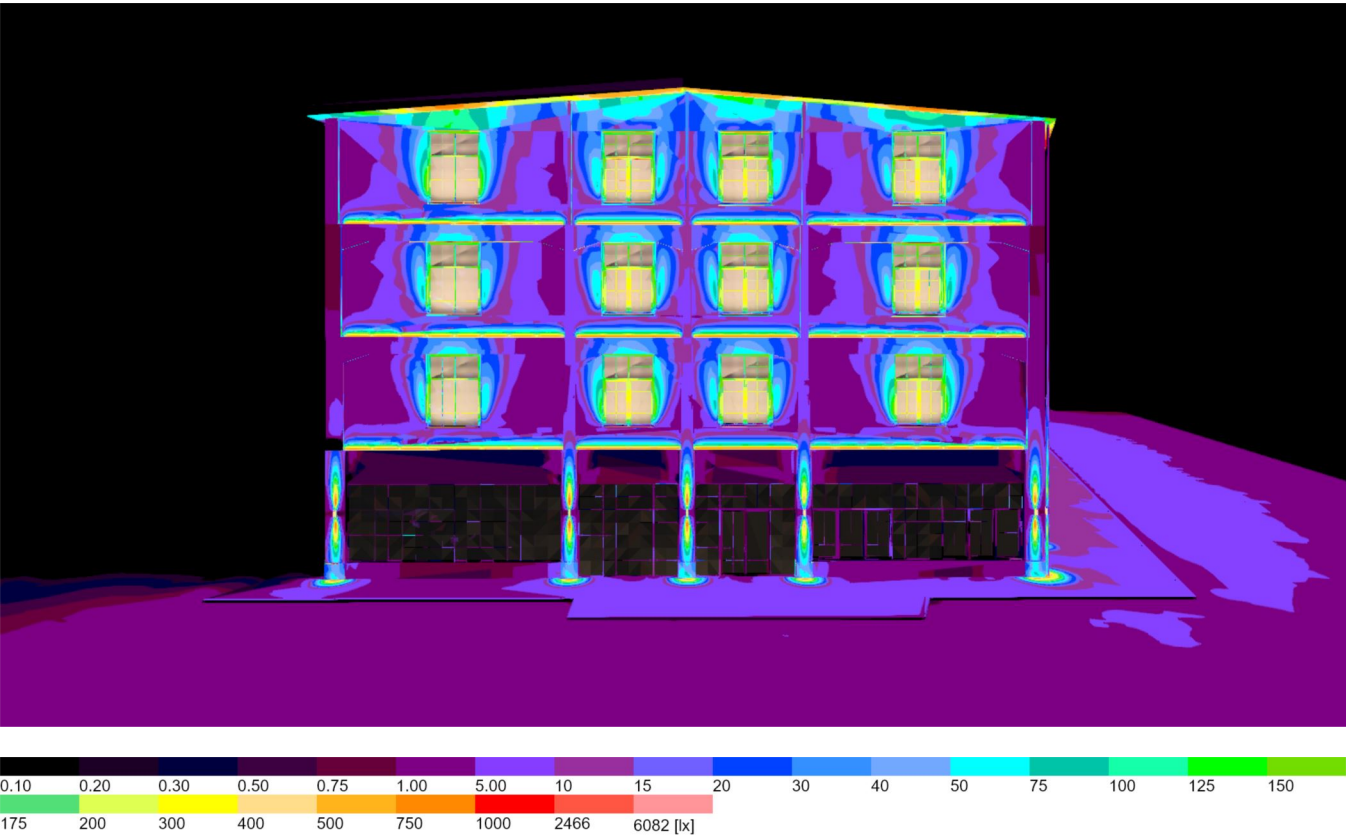


Местность 1 (6)

Согласовано			
Инв. № подл.	Подп. и дата	Взам. инв. №	

						БС66-АХП			
						Санкт-Петербург, Большой Сампсониевский пр., 66, лит. И			
Изм.	Кол.уч.	Лист	№ док.	Подп.	Дата	Бизнес-центр "Густавъ Лесснеръ"	Стадия	Лист	Листов
Разраб.							Р	4	
Пров.									
						Иллюстрации архитектурно-художественной подсветки	ИП Богославцев Д.В.		
Н. контр.									
ГИП									

Бизнес Центр

Иллюстрации

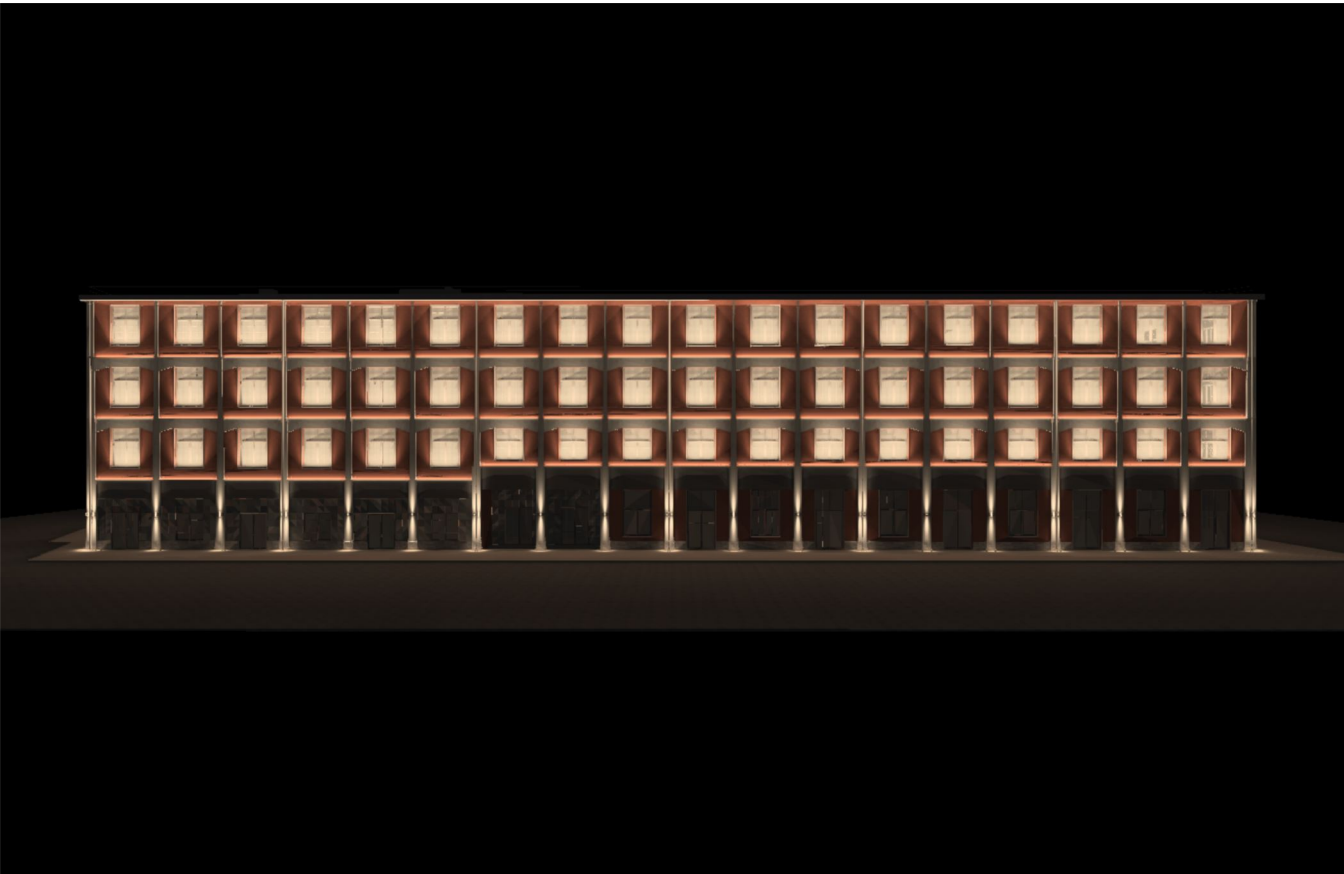


Масленосность 1 (7)

				Согласовано	
Инв. № подл.	Подп. и дата	Взам. инв. №			

						БС66-АХП			
						Санкт-Петербург, Большой Сампсониевский пр., 66, лит. И			
Изм.	Кол.уч.	Лист	№ док.	Подп.	Дата	Бизнес-центр "Густавь Лесснерь"	Стадия	Лист	Листов
Разраб.							Р	5	
Пров.									
Н. контр.						Иллюстрации архитектурно-художественной подсветки	ИП Богославцев Д.В.		
ГИП									

Бизнес Центр

Иллюстрации

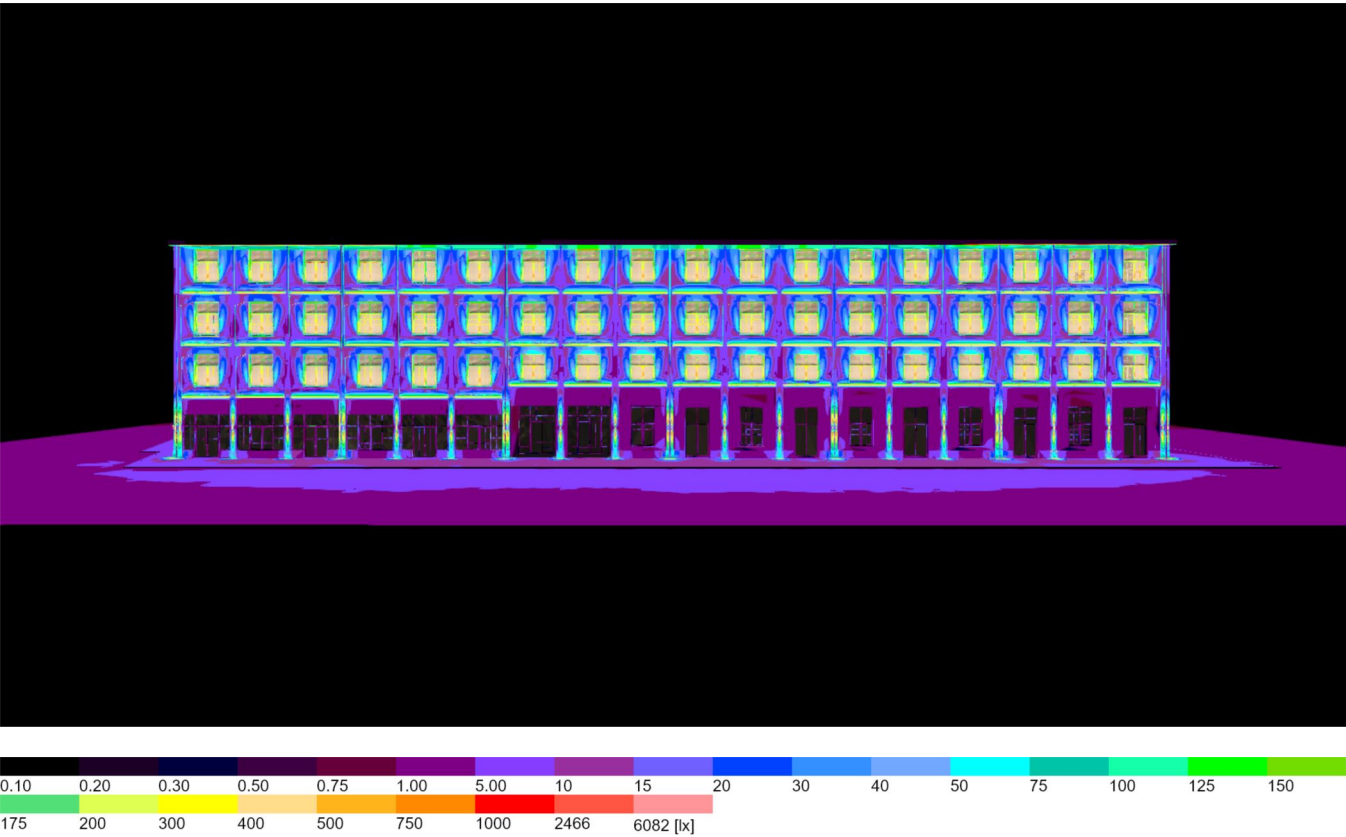

Местность 1 (8)

Согласовано			
Инв. № подл.	Подп. и дата	Взам. инв. №	

						БС66-АХП			
						Санкт-Петербург, Большой Сампсониевский пр., 66, лит. И			
Изм.	Кол.уч.	Лист	№ док.	Подп.	Дата	Бизнес-центр "Густавъ Лесснеръ"	Стадия	Лист	Листов
Разраб.							Р	6	
Пров.									
						Иллюстрации архитектурно-художественной подсветки	ИП Богославцев Д.В.		
Н. контр.									
ГИП									

Бизнес Центр

Иллюстрации




Местность 1 (9)

Согласовано			
Инв. № подл.	Подп. и дата	Взам. инв. №	

						БС66-АХП			
						Санкт-Петербург, Большой Сампсониевский пр., 66, лит. И			
Изм.	Кол.уч.	Лист	№ док.	Подп.	Дата	Бизнес-центр "Густавъ Лесснеръ"	Стадия	Лист	Листов
Разраб.							Р	7	
Пров.									
Н. контр.						Иллюстрации архитектурно-художественной подсветки	ИП Богославцев Д.В.		
ГИП									

Бизнес Центр

Иллюстрации

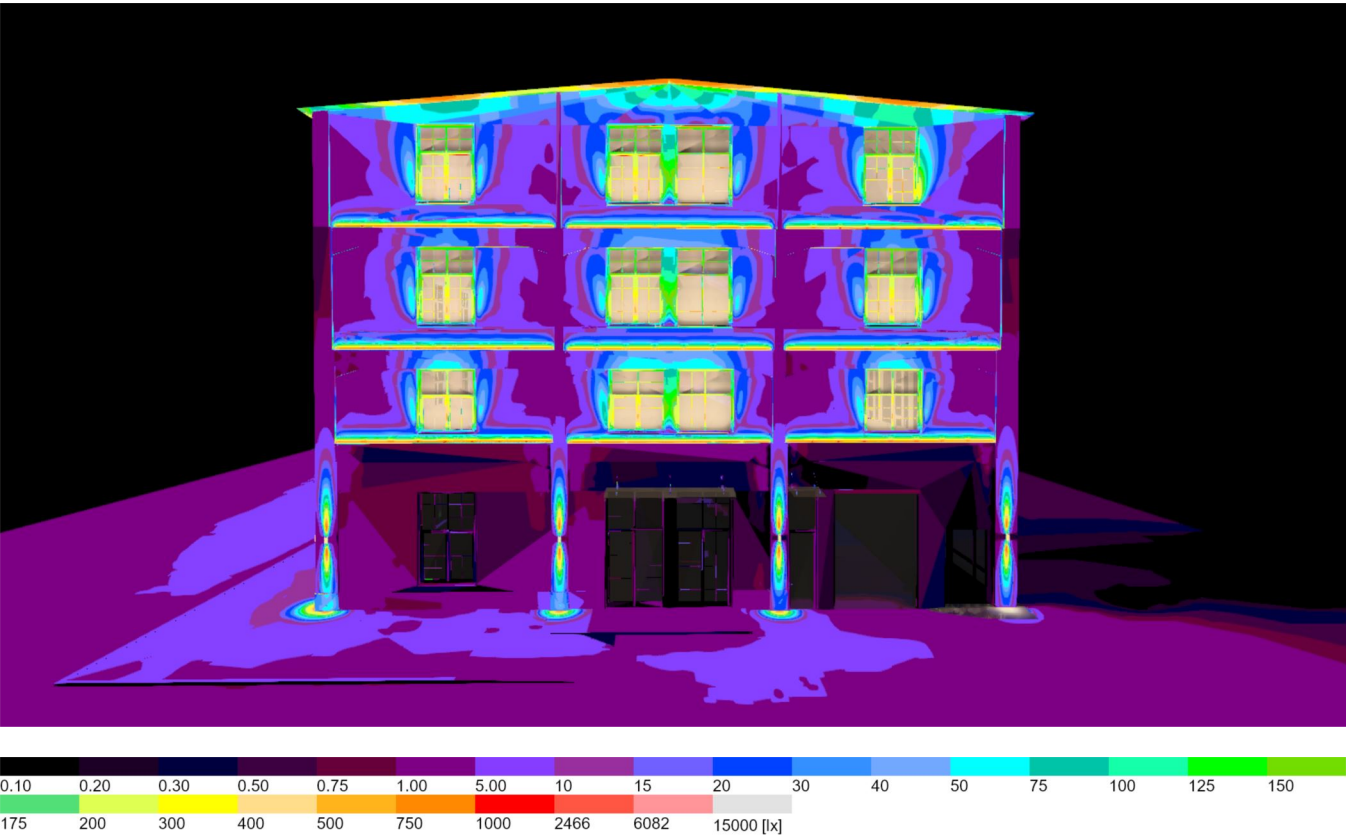

Местность 1 (10)

Согласовано			
Инв. № подл.	Подп. и дата	Взам. инв. №	

						БС66-АХП			
						Санкт-Петербург, Большой Сампсониевский пр., 66, лит. И			
Изм.	Кол.уч.	Лист	№ док.	Подп.	Дата	Бизнес-центр "Густавъ Лесснеръ"	Стадия	Лист	Листов
Разраб.							Р	8	
Пров.									
						Иллюстрации архитектурно-художественной подсветки	ИП Богославцев Д.В.		
Н. контр.									
ГИП									

Бизнес Центр

Иллюстрации



Местность 1 (11)

Согласовано			
Инв. № подл.	Подп. и дата	Взам. инв. №	

						БС66-АХП			
						Санкт-Петербург, Большой Сампсониевский пр., 66, лит. И			
Изм.	Кол.уч.	Лист	№ док.	Подп.	Дата	Бизнес-центр "Густавъ Лесснеръ"	Стадия	Лист	Листов
Разраб.							Р	9	
Пров.									
Н. контр.						Иллюстрации архитектурно-художественной подсветки	ИП Богославцев Д.В.		
ГИП									

Бизнес Центр

Иллюстрации



Местность 1 (12)

Согласовано			
Инв. № подл.	Подп. и дата	Взам. инв. №	

						БС66-АХП			
						Санкт-Петербург, Большой Сампсониевский пр., 66, лит. И			
Изм.	Кол.уч.	Лист	№ док.	Подп.	Дата				
Разраб.						Бизнес-центр "Густавъ Лесснеръ"	Стадия	Лист	Листов
Пров.							Р	10	
Н. контр.						Иллюстрации архитектурно-художественной подсветки	ИП Богославцев Д.В.		
ГИП									